

××科技产业园 员工宿舍楼四层 消防应急疏散平面图


宿舍楼（通廊式·双面布置居室）· 四层 | 比例 1:100 | 图纸规格 A3 (420 mm × 297 mm)

图号 XF-EVAC-D04-01

修订 Rev.00 | 2026-10-13 发布

疏散详图（本层建筑平面）

方位说明：本图上方为观察者面向方向；图中左侧即观察者左侧（GB/T 25894-2010 第5.11条）

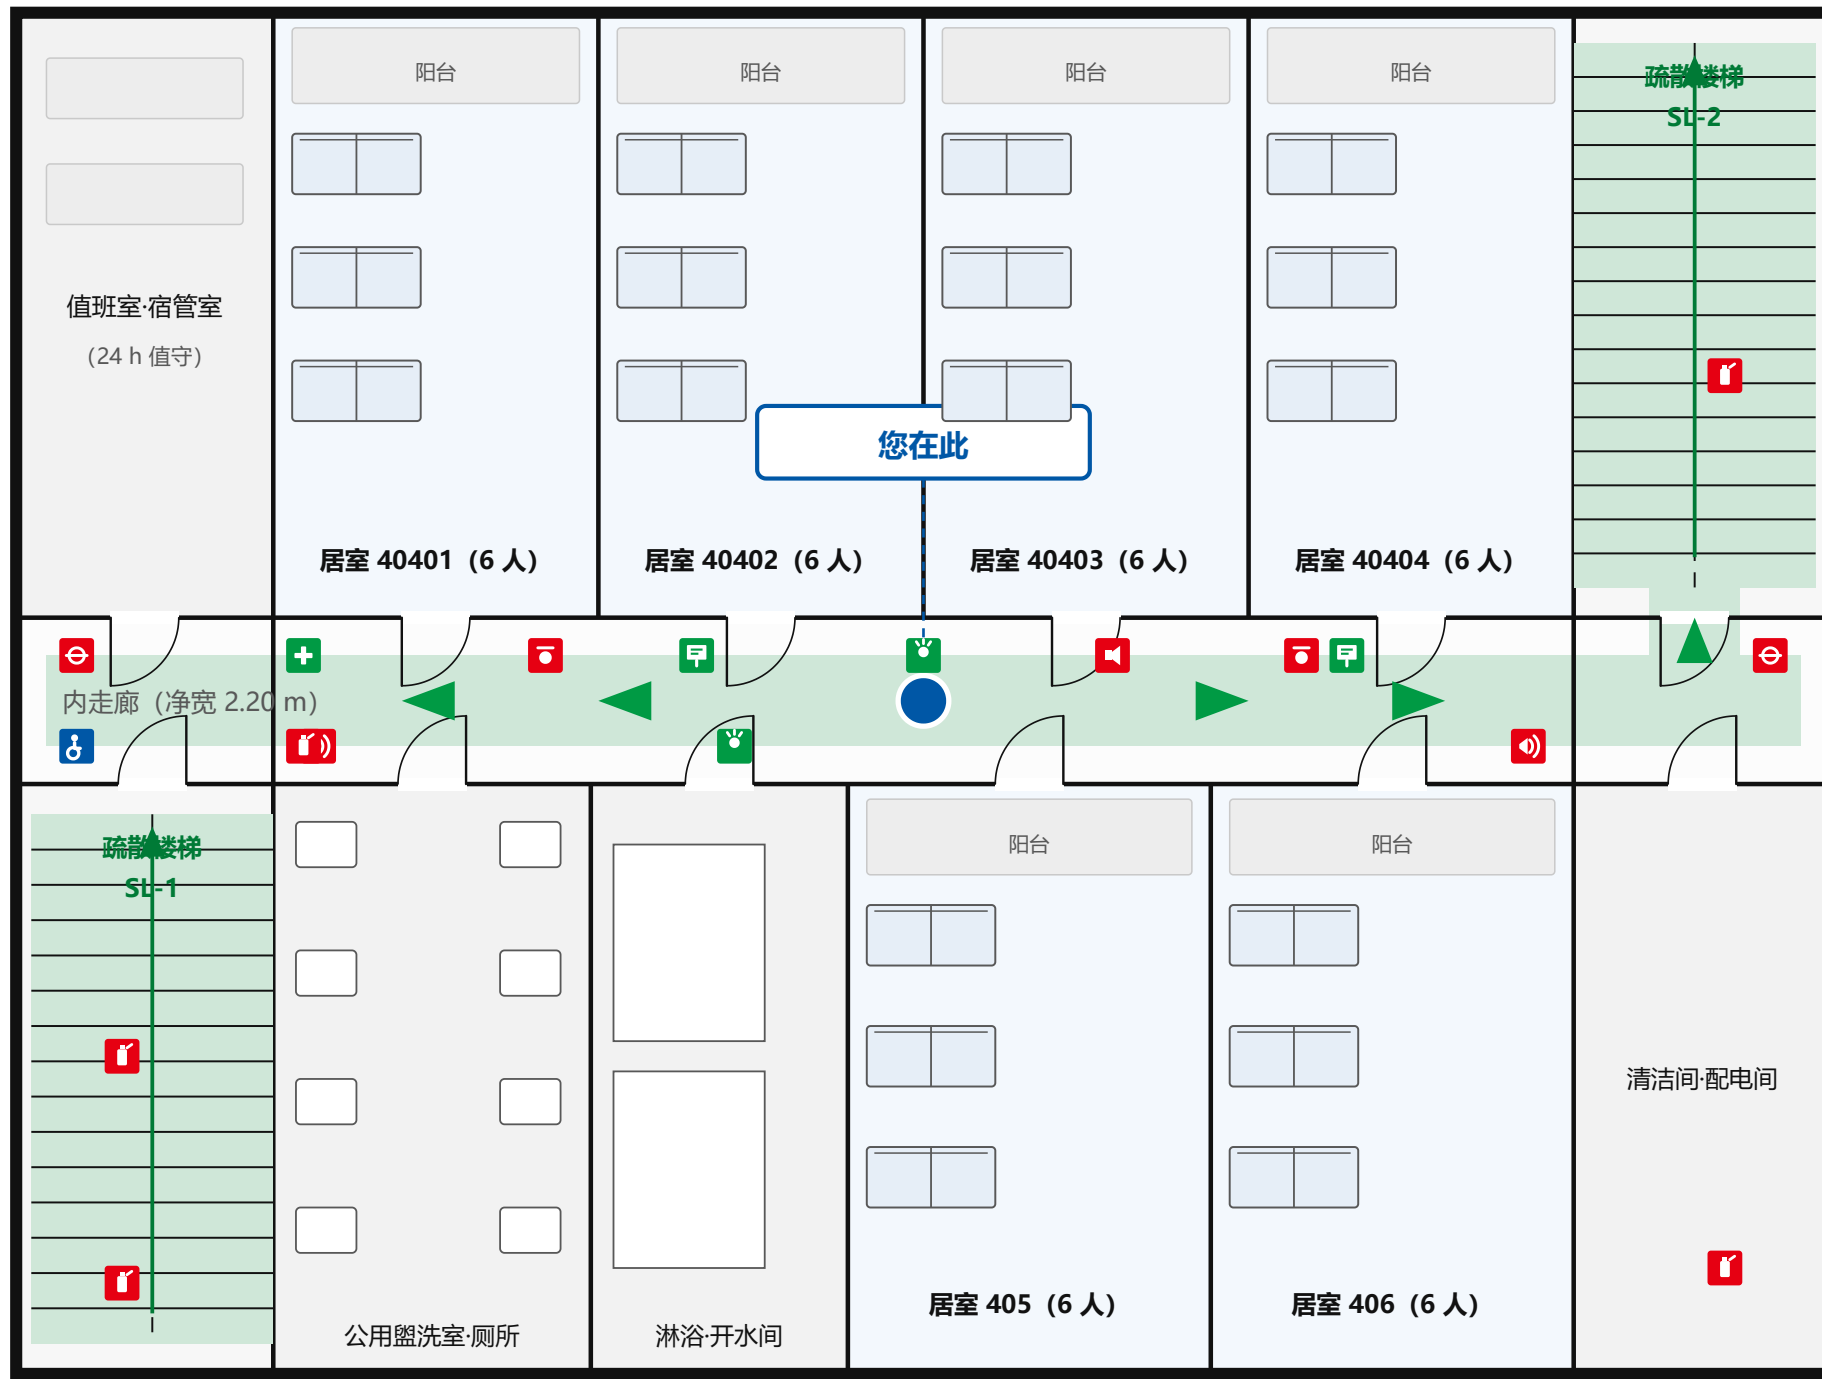

生活区总平面图

比例 1:2000



图例

LEGEND

- 疏散路线（绿色箭头指示方向）
- 疏散方向标志
- 疏散楼梯间 SL-1 / SL-2
- 应急集合点
- 室内消火栓
- 声光火灾报警器
- 消防应急广播
- 疏散示意图设置点（门后张贴）
- 内墙线 (0.6 mm, \$6.4)
- 外墙线 (1.6 mm, \$6.4)

颜色含义

- 绿色：安全状态、疏散路线与方向、急救（GB 2894-2025）
- 蓝色：观察者位置、指令性信息（GB/T 25894-2010 §7.7.3）
- 红色：消防设施设备、禁止与危险信息（GB 2894-2025）
- 黑色：建筑结构轮廓线、图内文字（GB/T 25894-2010 §7.7.5）

消防安全通告

- 发现火情立即拨打 119 并呼喊示警
- 就近按下手动火灾报警按钮
- 严禁使用大功率电器、卧床吸烟
- 勿乘电梯、勿返回取手机钱包

应急安全通告

- 夜间疏散先叫醒同寝室人员
- 沿绿色标志就近有序撤离
- 防盗窗逃生窗严禁锁闭
- 到集合点按寝室清点人数

设施名称：××科技产业园 员工宿舍楼	楼层：四层（标准层，6 人间 × 6）	比例：1 : 100	图编号：XF-EVAC-D04-01
设计者：园区物业管理部·消防安全责任人（示例）	设计日期：2026-10-13	修订编号：Rev.00	图纸规格：A3 (420 × 297 mm)
编制依据：GB/T 25894-2010《疏散平面图 设计原则与要求》（修改采用 ISO 23601:2009）★核心 GB/T 2893.1-2013《图形符号 安全色和安全标志 第1部分》 GB/T 2893.3-2010《...第3部分》			
GB 2894-2025《安全色和安全标志》 GB 13495.1-2015《消防安全标志 第1部分：标志》 GB 13495.3-2026《消防安全标志 第3部分：设置要求》（代替 GB 15630-1995） GB 51309-2018《消防应急照明和疏散指示系统技术标准》（疏散走道应设疏散照明和灯光疏散指示标志）			
JGJ 36-2016《宿舍建筑设计规范》第5.2.1条（封闭楼梯间）、第5.2.4条（通廊式双面布置走道净宽 ≥2.20 m）、第5.2.5条（安全出口不设门槛，净宽 ≥1.40 m）、第5.2.6条（应设疏散示意图） GB 55025-2022《宿舍、旅馆建筑项目规范》 GB 50016-2014（2018年版）《建筑设计防火规范》			
设置要求：本图应固定设置在本层楼梯间入口、走廊节点及公共活动部位，并按 JGJ 36-2016 第5.2.6条在每间居室门后张贴疏散示意图；安全出口、疏散通道应 24 h 保持畅通。本图为示例图，实际以竣工图及本单位预案为准；布局、床位或设施变化时应及时修订换发			