

××市第一中学 教学楼三层 消防应急疏散平面图


教学综合楼·三层（八年级教学区）| 比例 1:100 | 图纸规格 A3 (420 mm × 297 mm)

图号 XF-EVAC-S03-01

修订 Rev.00 | 2026-10-13 发布

疏散详图（本层建筑平面）

方位说明：本图上方为观察者面向方向；图中左侧即观察者左侧（GB/T 25894-2010 第5.11条）

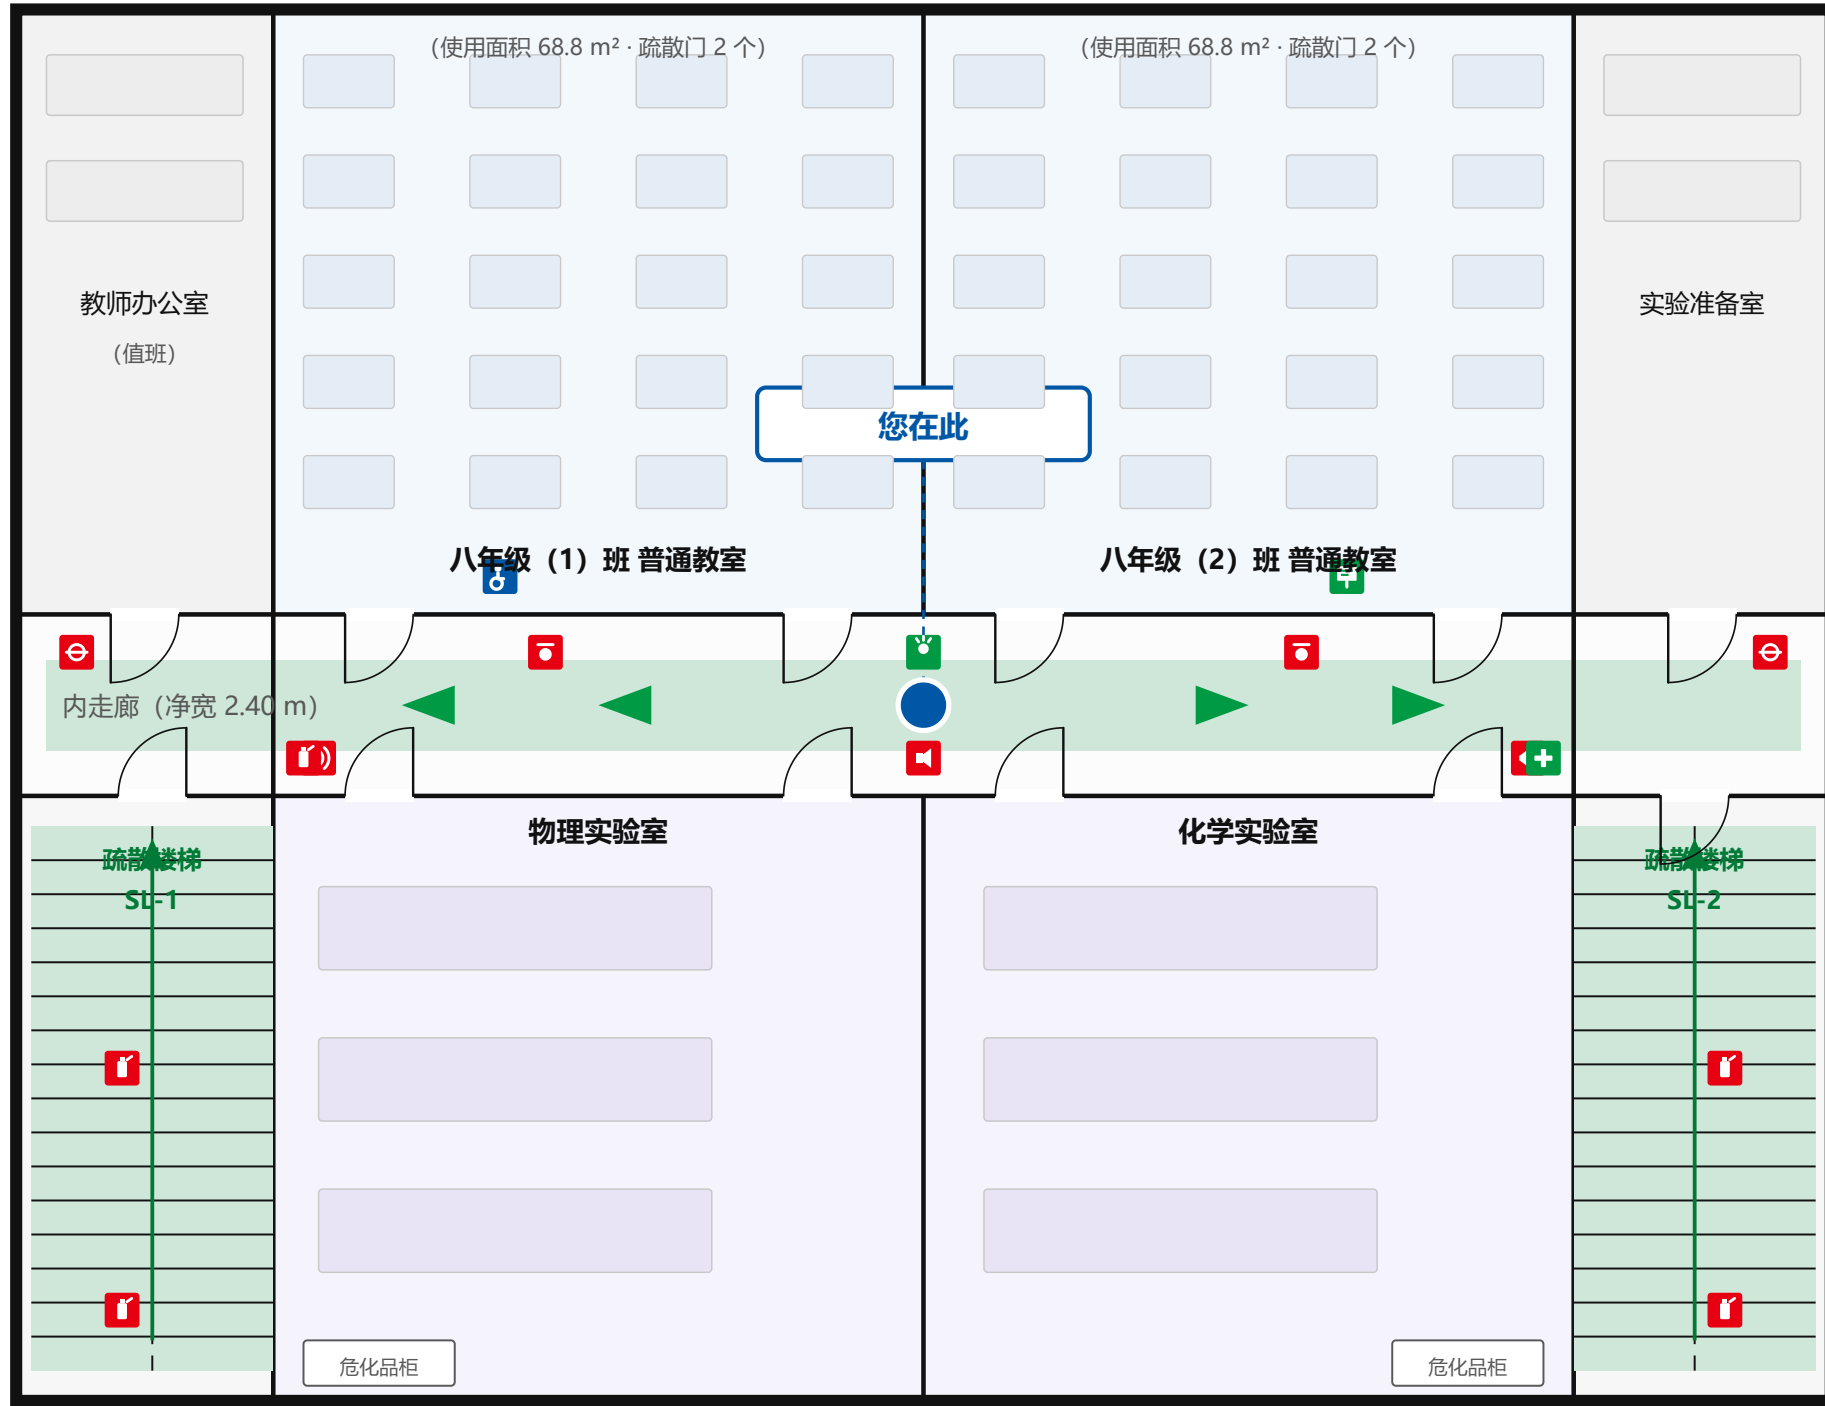

教学用房疏散门 ≥ 2 个，每樘净通行净宽 ≥ 0.90 m，均向疏散方向开启（GB 50099-2011 第8.1.8条、第8.8.1条）

校园总平面图

比例 1:2000



图例

LEGEND

- 疏散路线（绿色箭头指示方向）
- 疏散方向标志
- 疏散楼梯间 SL-1 / SL-2
- 应急集合点（运动场）
- 室内消火栓
- 声光火灾报警器
- 消防应急广播
- 疏散示意图设置点
- 手提式灭火器
- 手动火灾报警按钮
- 消防应急照明灯
- 急救箱/急救设备
- 外墙线 (1.6 mm, \$6.4)
- 内墙线 (0.6 mm, \$6.4)

颜色含义

- 绿色：安全状态、疏散路线与方向、急救（GB 2894-2025）
- 蓝色：观察者位置、指令性信息（GB/T 25894-2010 §7.7.3）
- 红色：消防设施设备、禁止与危险信息（GB 2894-2025）
- 黑色：建筑结构轮廓线、图内文字（GB/T 25894-2010 §7.7.5）

消防安全通告

- 发现火情立即报告老师并拨打 119
- 就近按下手动火灾报警按钮
- 勿乘电梯、勿返回取书包
- 实验室起火先断电断气源

应急安全通告

- 前后门分路疏散，靠右行走
- 楼梯间靠右，不推挤、不弯腰系鞋带
- 沿绿色标志撤至运动场集合
- 各班清点人数并立即上报

设施名称：××市第一中学 教学综合楼	楼层：三层（八年级教学区）	比例：1:100	图编号：XF-EVAC-S03-01
设计者：学校安全管理办公室（示例）	设计日期：2026-10-13	修订编号：Rev.00	图纸规格：A3 (420 × 297 mm)
编制依据：GB/T 25894-2010《疏散平面图 设计原则与要求》（修改采用 ISO 23601:2009）★核心 GB/T 2893.1-2013《图形符号 安全色和安全标志 第1部分》 GB/T 2893.3-2010《...第3部分》			
GB 2894-2025《安全色和安全标志》 GB 13495.1-2015《消防安全标志 第1部分：标志》 GB 13495.3-2026《消防安全标志 第3部分：设置要求》（代替 GB 15630-1995） GB 51309-2018《消防应急照明和疏散指示系统技术标准》			
GB 50099-2011《中小学校设计规范》第8.1.8/8.2.3/8.8.1条（教学用房门向疏散方向开启；内走廊净宽 ≥ 2.40 m；每间教学用房疏散门 ≥ 2 个，净宽 ≥ 0.90 m） GB 50016-2014（2018年版）《建筑设计防火规范》 《中小学校、幼儿园消防安全十项规定》（教发厅〔2024〕1号）			
设置要求：本图应固定设置在本层主入口、疏散楼梯间入口、每间教室门后及走廊节点等疏散路线关键位置，保持醒目无遮挡；中小学每月至少开展 1 次应急疏散演练并按本图核定路线。本图为示例图，实际以竣工图及学校应急疏散预案为准；布局、分隔或设施变化时应及时修订换发			