

××市人民医院 住院楼八层 消防应急疏散平面图


住院部·八层标准护理单元（外科病区） | 比例 1:100 | 图纸规格 A3 (420 mm × 297 mm)

图号 XF-EVAC-H08-01

修订 Rev.00 | 2026-10-13 发布

疏散详图（本层建筑平面）

方位说明：本图上方为观察者面向方向；图中左侧即观察者左侧（GB/T 25894-2010 第5.11条）

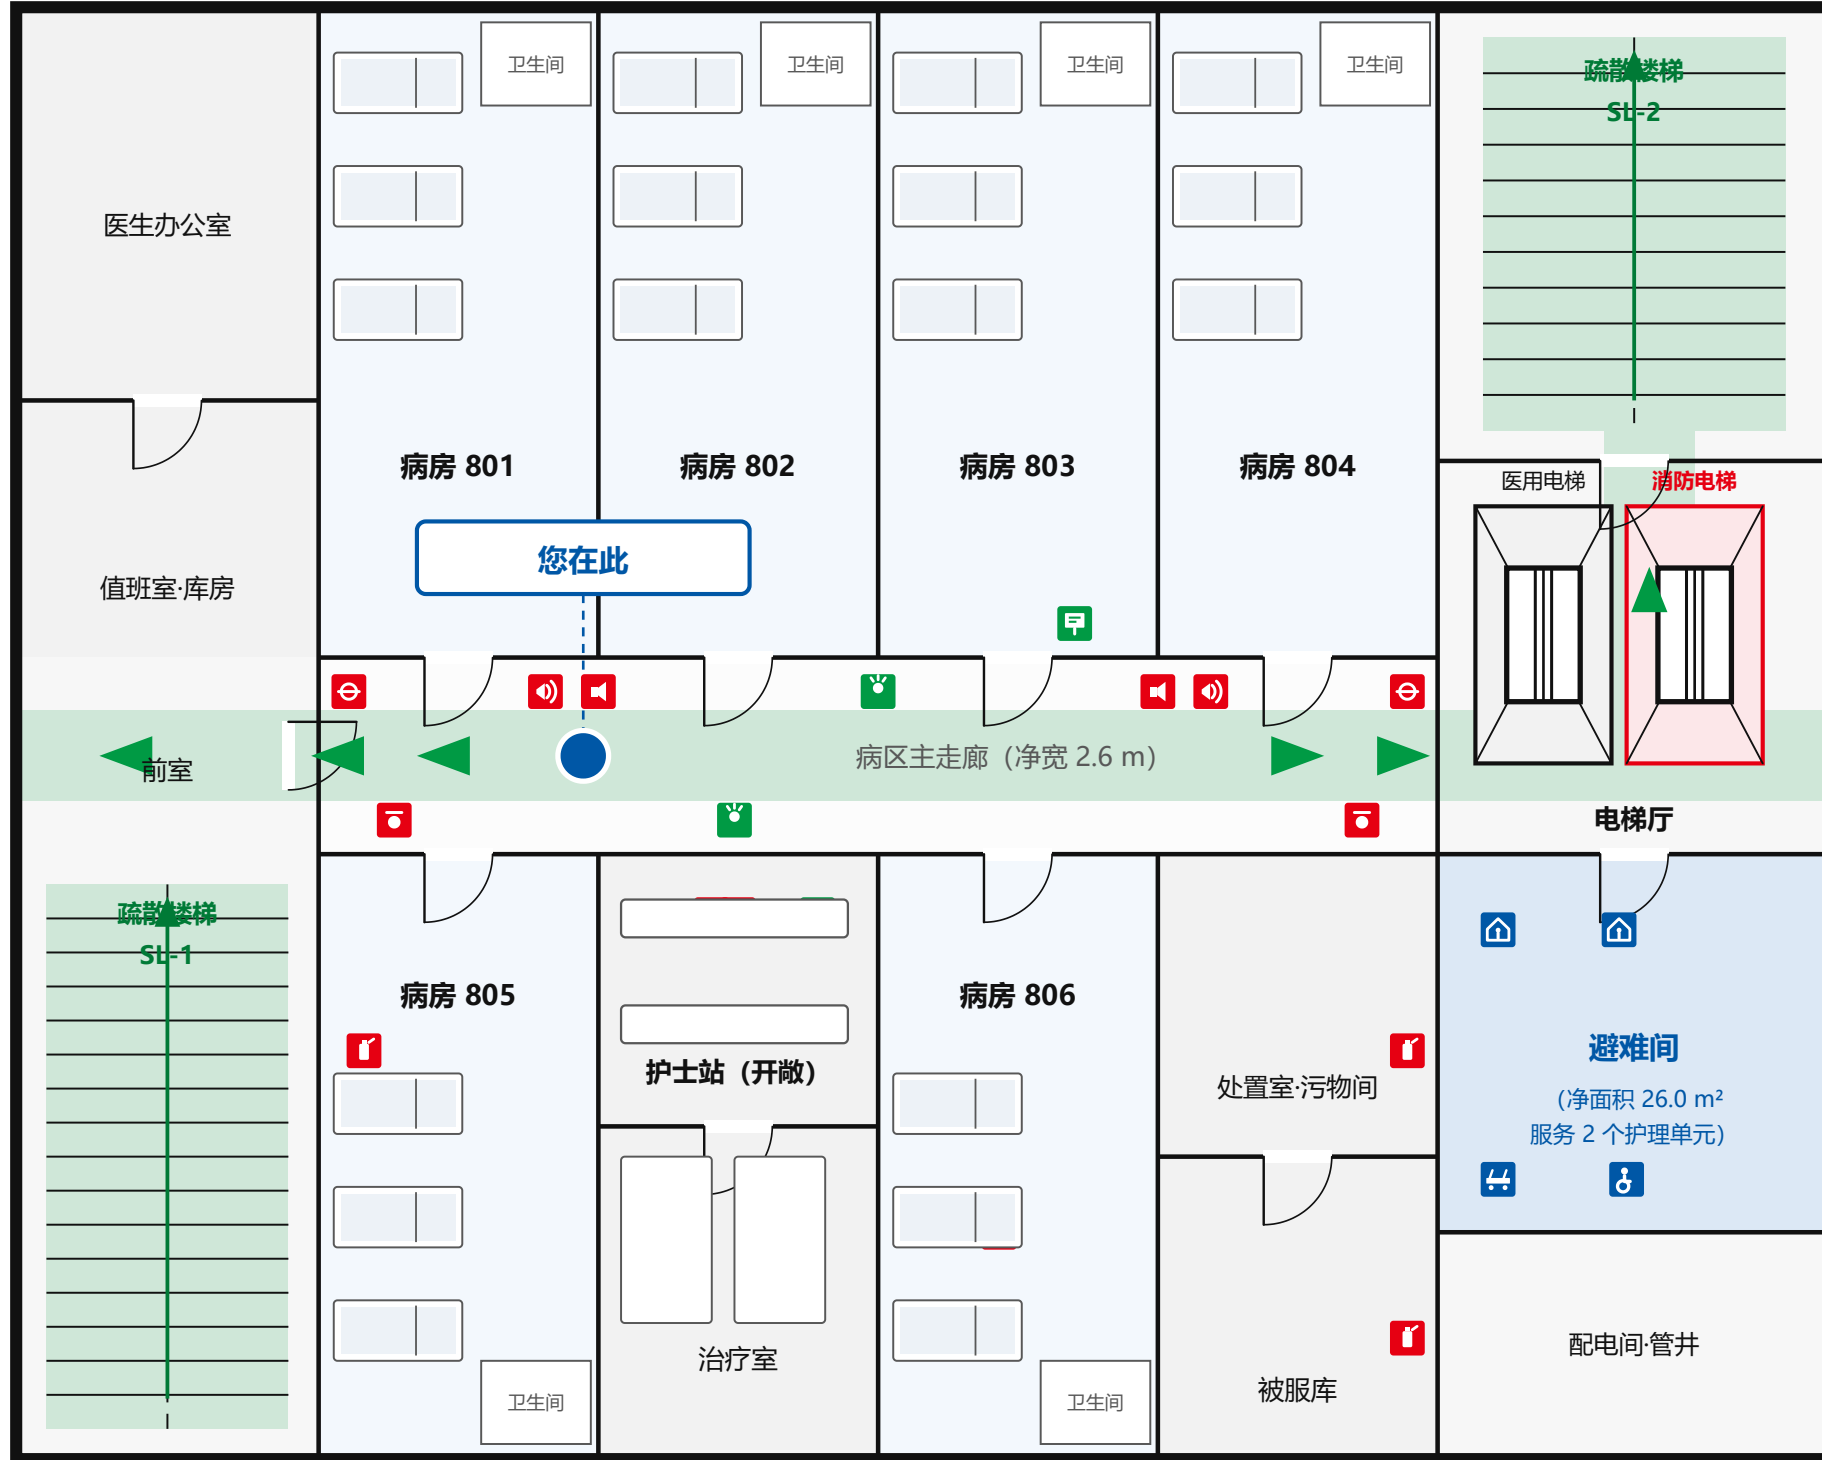

院区总平面图

比例 1:1000



图例

LEGEND

- 疏散路线（绿色箭头指示方向）
- 疏散方向标志
- 疏散楼梯间 SL-1 / SL-2
- 应急集合点
- 消防电梯
- 担架疏散 / 无障碍通行
- 室内消火栓
- 声光火灾报警器
- 消防应急广播
- 疏散示意图设置点
- 观察者位置「您在此」
- 安全出口 / 楼梯间入口
- 避难间 (GB 50016 §5.5.24)
- 医用电梯 (兼担架电梯)
- 手提式灭火器
- 手动火灾报警按钮
- 消防应急照明灯
- 急救箱、急救设备

颜色含义

- 绿色：安全状态、疏散路线与方向、急救（GB 2894-2025）
- 蓝色：观察者位置、指令性信息（GB/T 25894-2010 §7.7.3）
- 红色：消防设施设备、禁止与危险信息（GB 2894-2025）
- 黑色：建筑结构轮廓线、图内文字（GB/T 25894-2010 §7.7.5）

消防安全通告

- 发现火情立即拨打 119
- 按下手动火灾报警按钮
- 禁乘普通电梯，可用消防电梯
- 关闭身后防火门阻隔烟火

应急安全通告

- 行动不便者转送避难间
- 担架转运经消防电梯
- 沿绿色标志方向撤离
- 到集合点后清点人数

设施名称：××市人民医院 住院楼（住院部）	楼层：八层（标高 +28.500）	比例：1 : 100	图编号：XF-EVAC-H08-01
设计者：后勤保障部·消防安全管理人（示例）	设计日期：2026-10-13	修订编号：Rev.00	图纸规格：A3 (420 × 297 mm)
编制依据：GB/T 25894-2010《疏散平面图 设计原则与要求》（修改采用 ISO 23601:2009）★核心 GB/T 2893.1-2013《图形符号 安全色和安全标志 第1部分》 GB/T 2893.3-2010《...第3部分》			
GB 2894-2025《安全色和安全标志》（整合代替 GB 2893-2008 / GB 2894-2008 / GB 7231-2003） GB 13495.1-2015《消防安全标志 第1部分：标志》 GB 13495.3-2026《消防安全标志 第3部分：设置要求》（代替 GB 15630-1995） GB 51309-2018《消防应急照明和疏散指示系统技术标准》			
GB 50016-2014（2018年版）《建筑设计防火规范》第5.5.24条（高层病房楼避难间） GB 51039-2014《综合医院建筑设计规范》 GB/T 38315-2019《社会单位灭火和应急疏散预案编制及实施导则》 GB/T 40248-2021《人员密集场所消防安全管理》			
设置要求：本图应固定设置在本层电梯厅、疏散楼梯间入口、护士站及病区主通道等疏散路线关键位置，保持醒目无遮挡；避难间入口处应设明显灯光指示标志（GB 50016-2014 第5.5.24条）。床位数量、使用性质或消防设施变化时应及时修订换发（示例图，实际以竣工图及本单位预案为准）			